
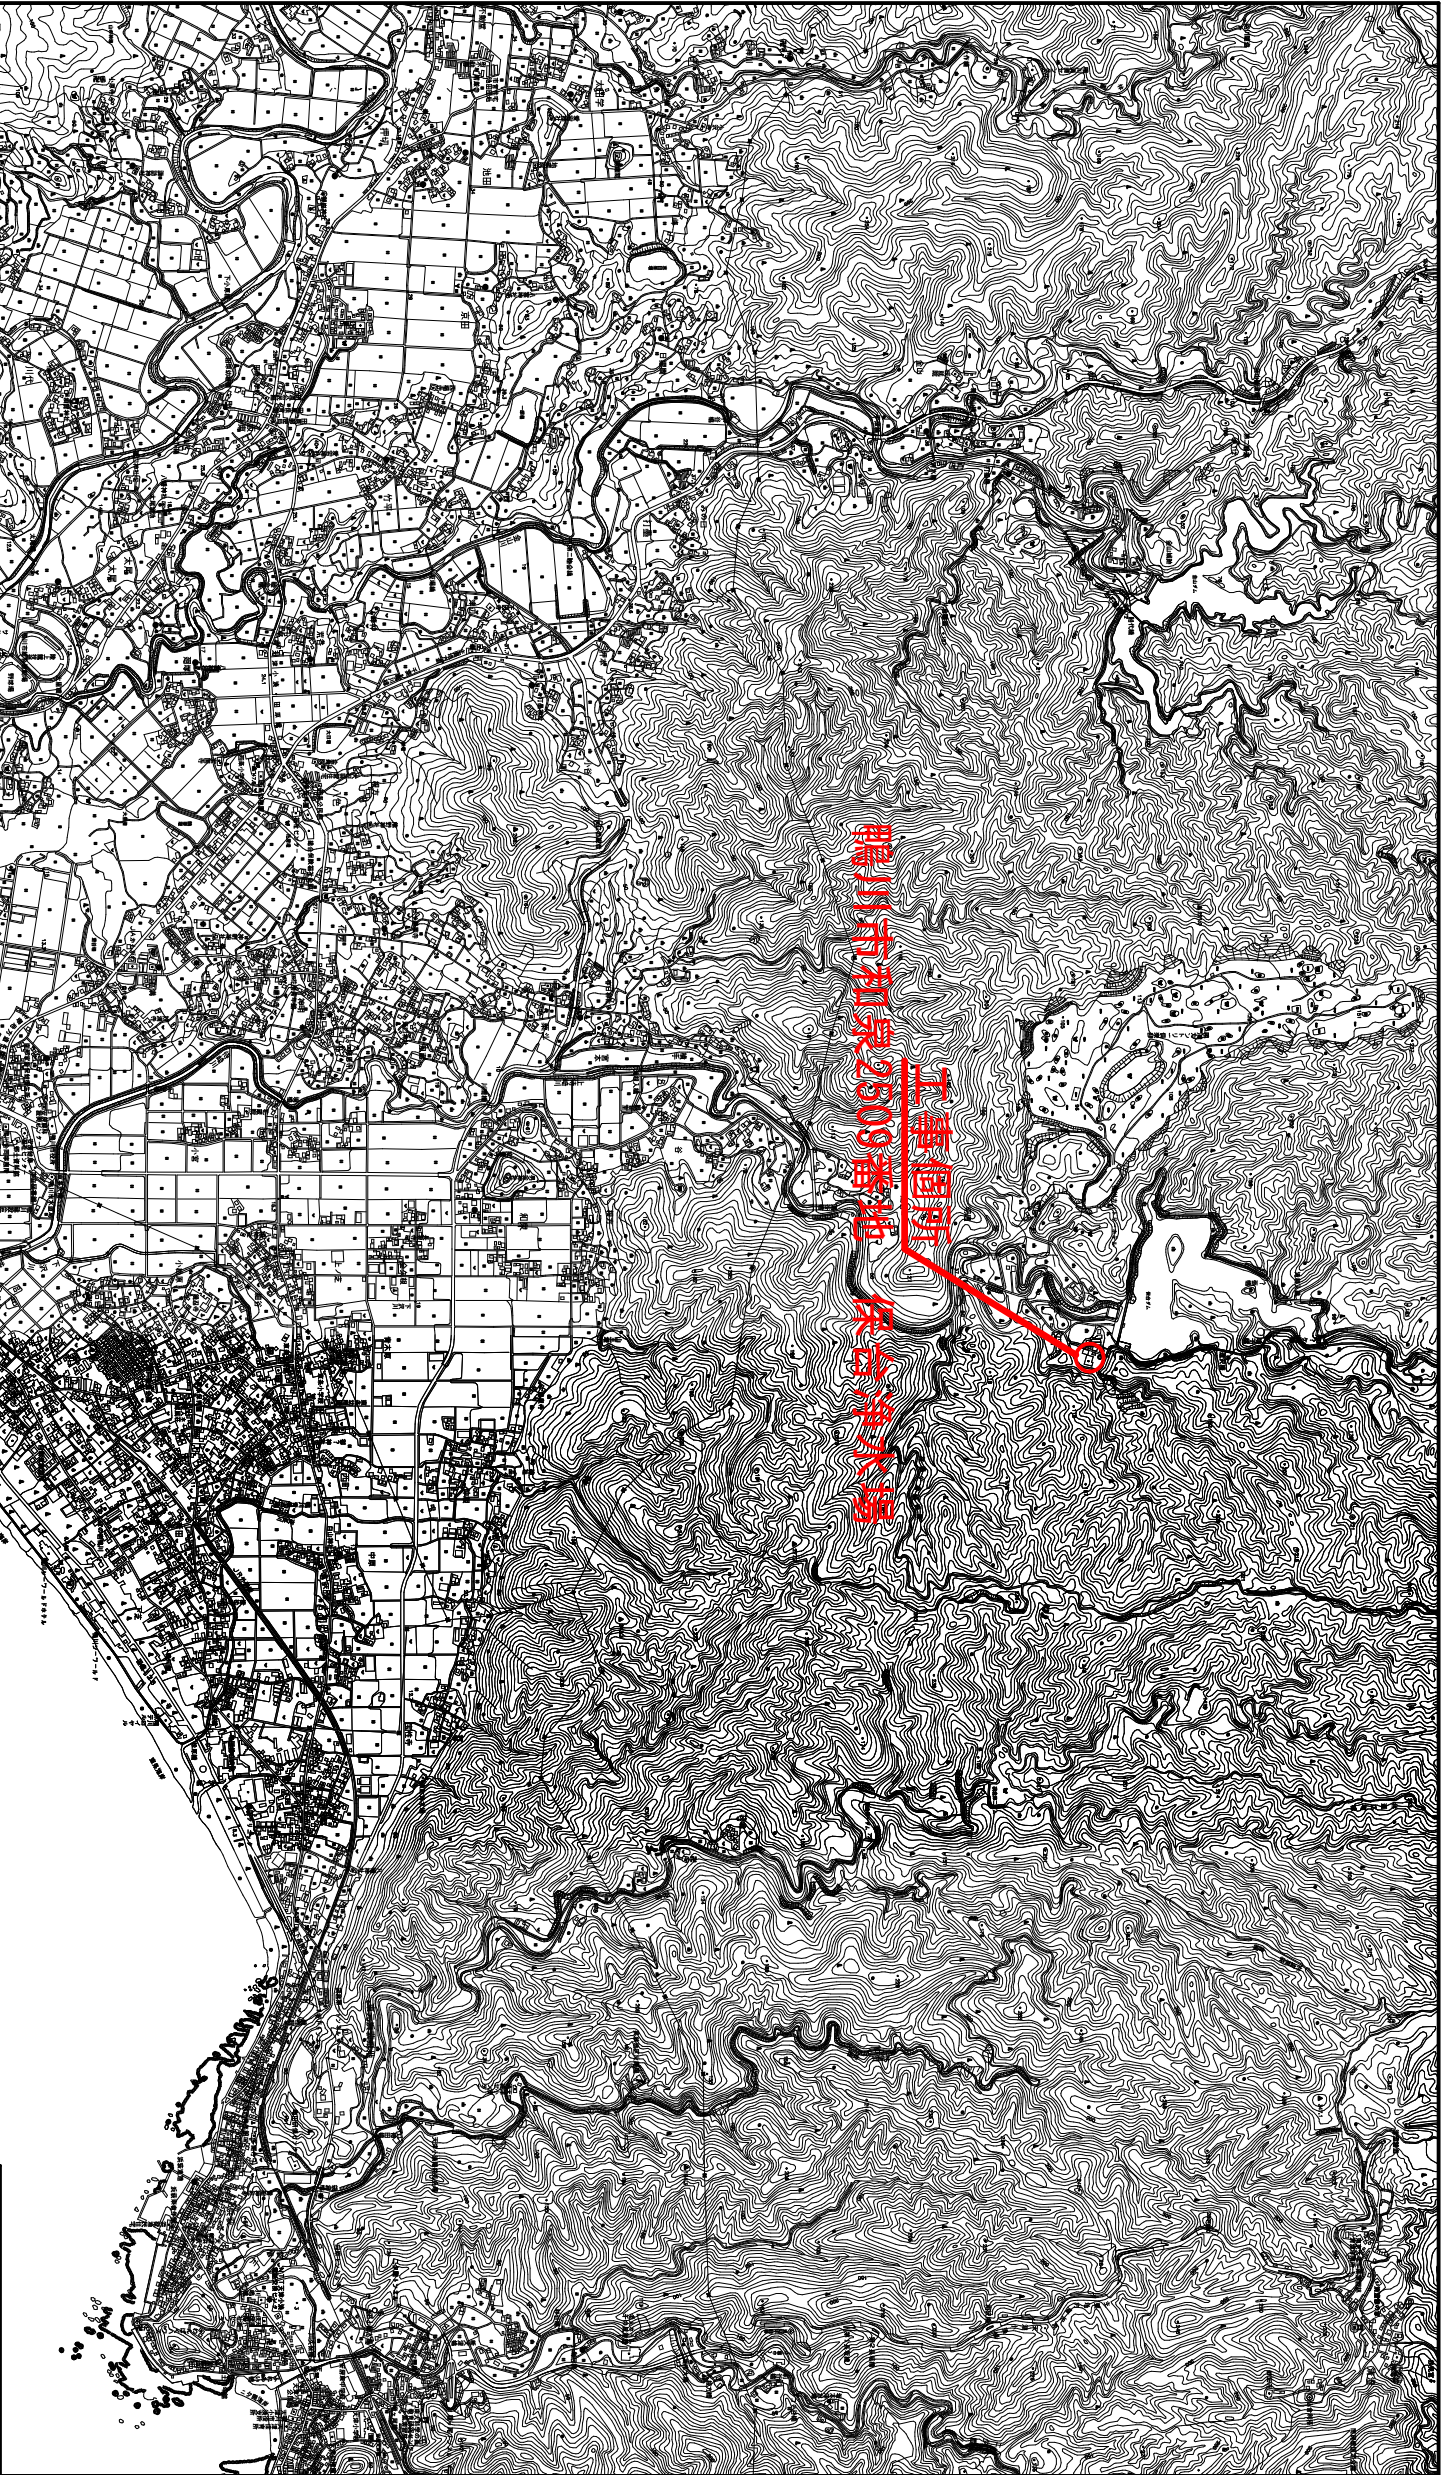



案 内 図

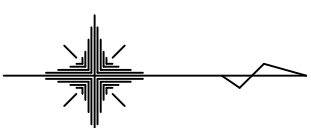


保台浄水場ポンプ設備更新工事			
令和 8 年度			
路線名			
工事箇所	鶴川市和泉2509番地 保台浄水場		
図面種別	案内図		
図面番号	全	3 葉の内第 1 号	
縮尺	NONE	内容表示	
安房郡市広域市町村圏事務組合水道部			設計者氏名

浄水池平面図・断面図

浄水池平面図 (S=1/100)

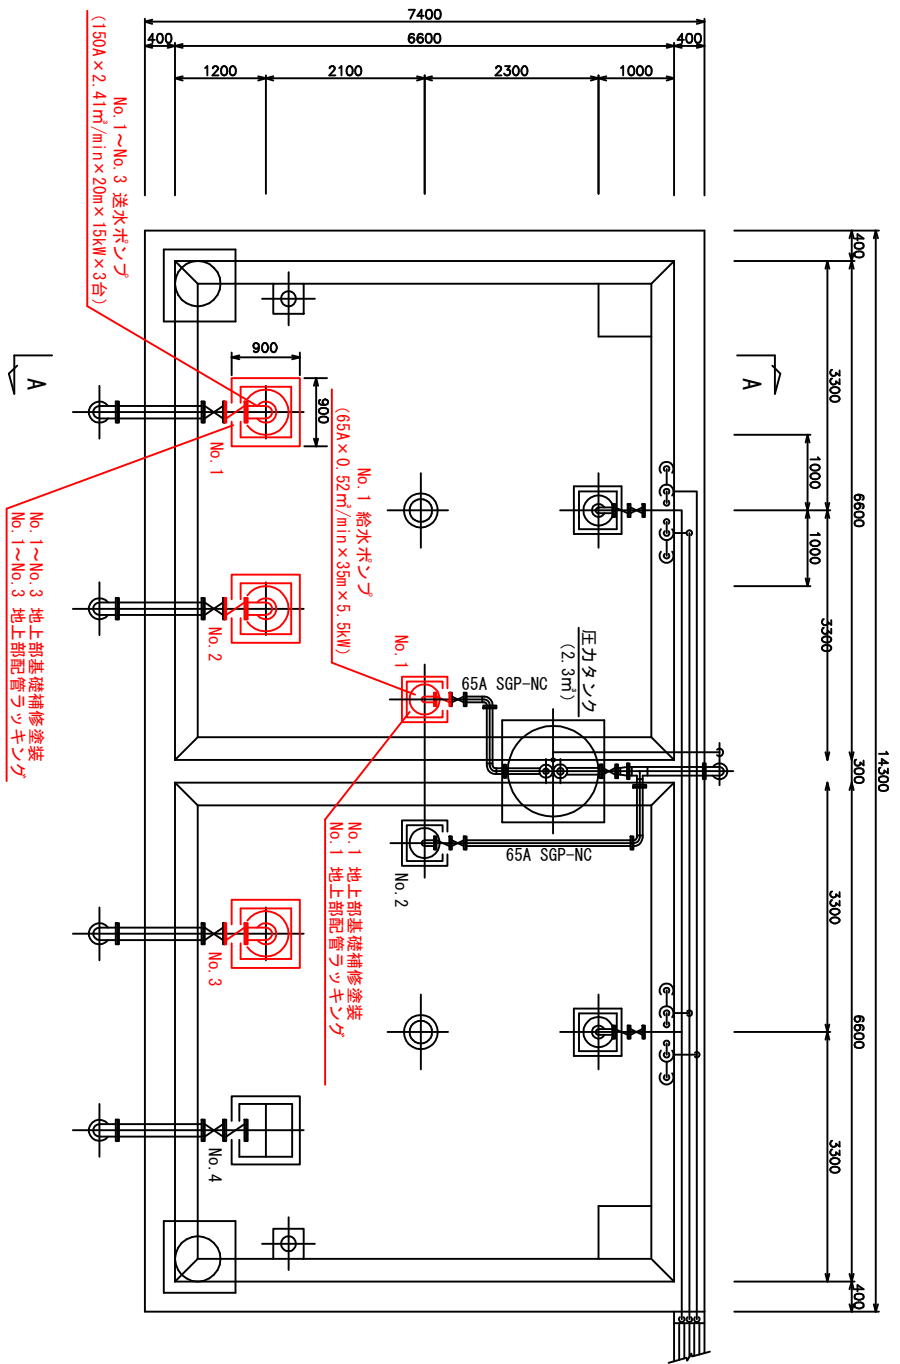

A-A断面図 (S=1/100)

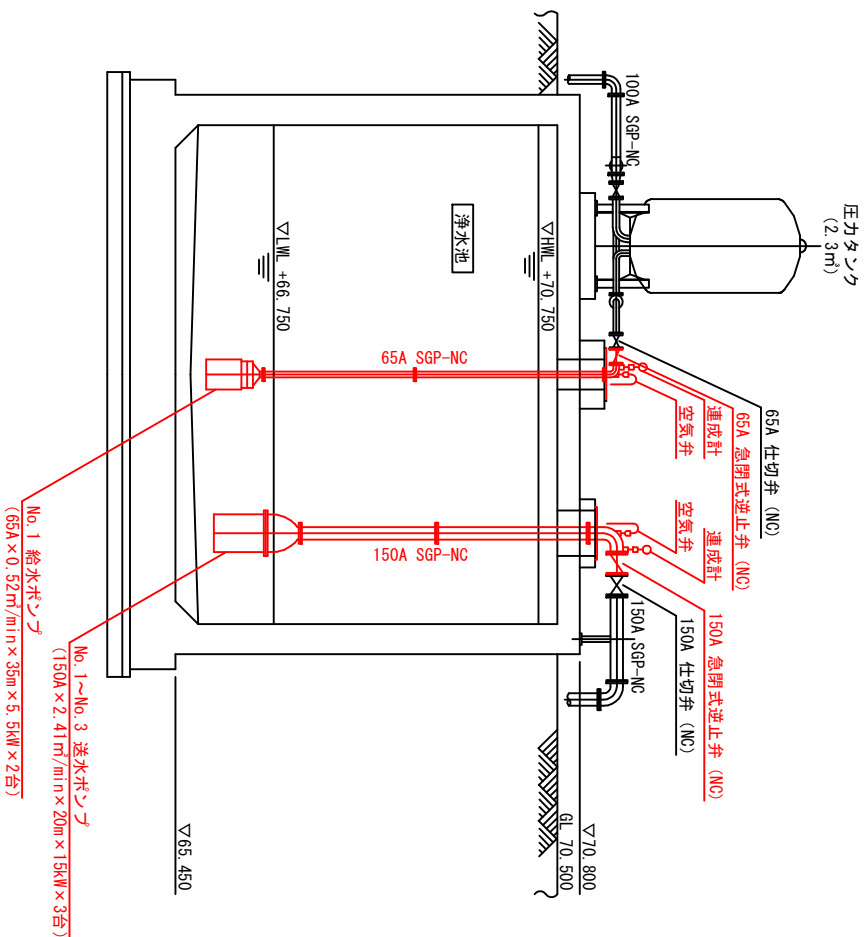

保台浄水場ポンプ設備更新工事	
路線名	令和 8 年度
工事箇所	鶴川市和泉2509番地 保台浄水場
図面種別	平面図・断面図
図面番号	全 3葉の内第 3号
縮尺	1/100 (A3) 内容表示

安房郡市広域市町村圏事務組合水道部